




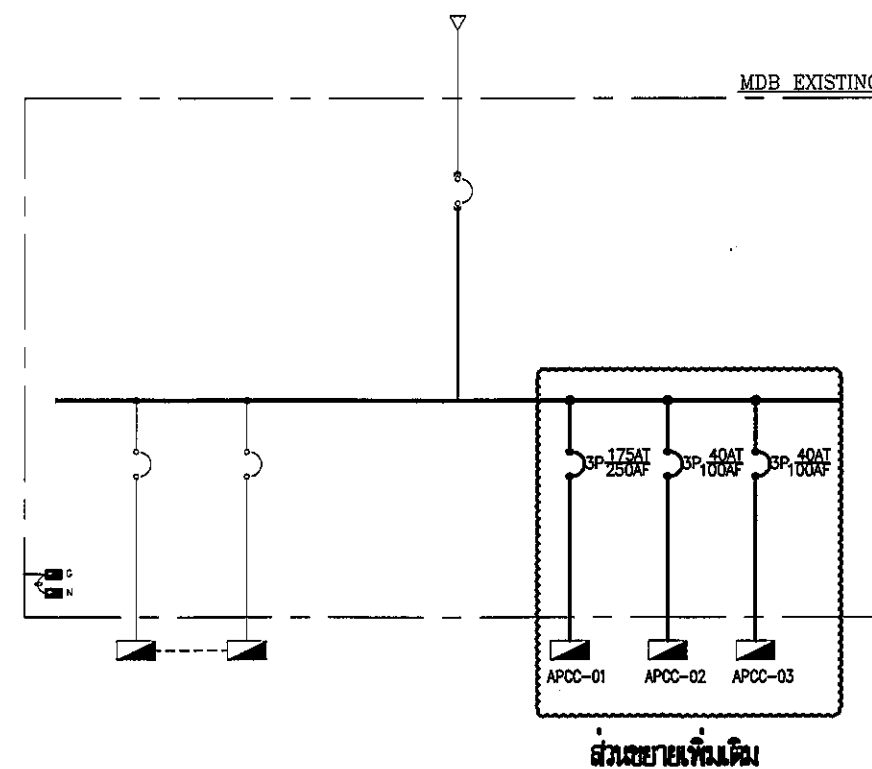


SINGLE LINE DIAGRAM FOR MDB

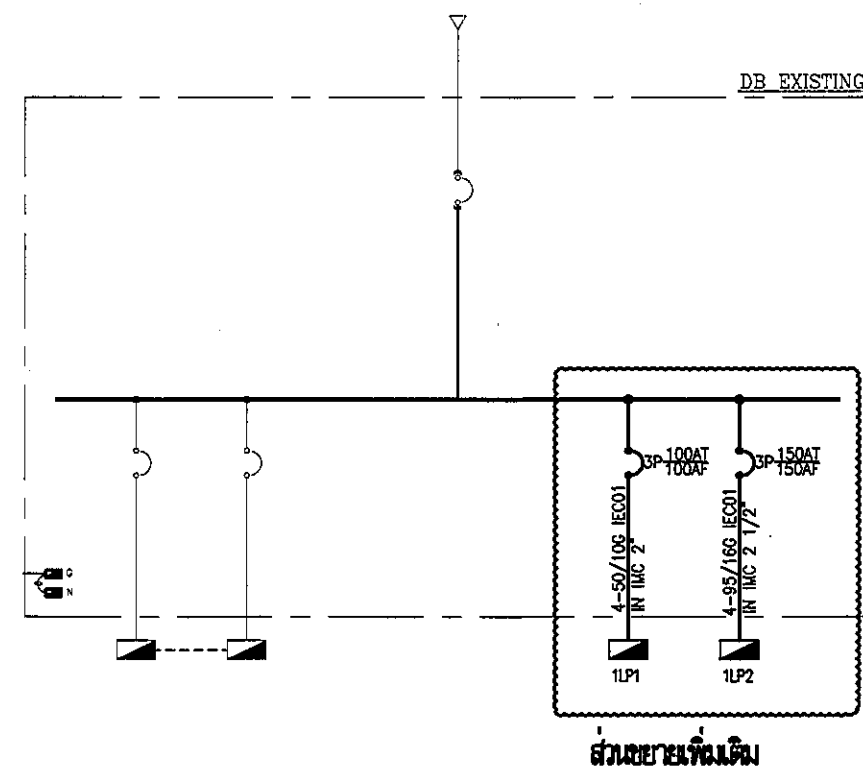

SINGLE LINE DIAGRAM FOR DB

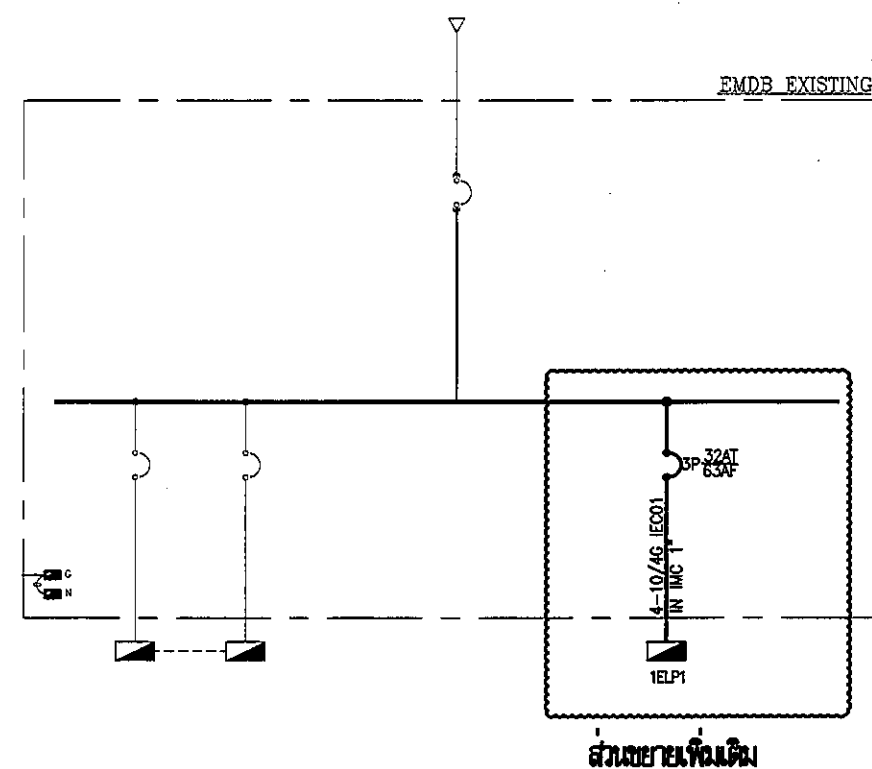


SINGLE LINE DIAGRAM FOR EMDB

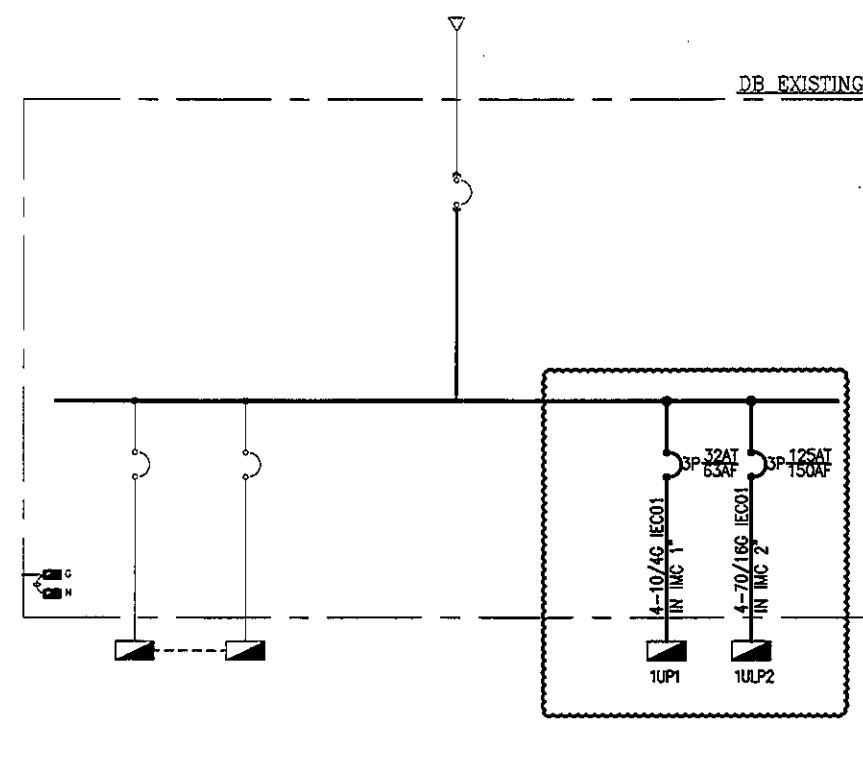

SINGLE LINE DIAGRAM FOR UMDB

NOTE: ให้ผู้รับจ้างสำรวจดู MDB,DB,EMDB,UMDB เติมนำเพียงพอสำหรับอุปกรณ์ที่เพิ่มมาหรือไม่ ถ้าไม่พอให้ผู้รับจ้างทำการขยายให้เพียงพอต่อความต้องการ

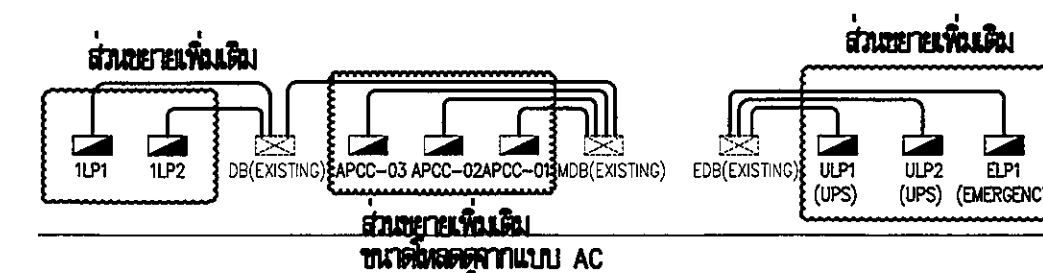

RISER DIAGRAM

REVISION	
NO.	DESCRIPTION
1.	04/12/2563
2.	01/02/2564
3.	
4.	
5.	
6.	
7.	
8.	
9.	

S2 all co.,ltd.

PROJECT :

โครงการพัฒนาระบบปรับอากาศ
พื้นที่ห้องผู้ป่วย ส.9
และพื้นที่ห้องผู้ป่วย ส.9
ฝั่งตะวันออก
(ชั้น 9, ICU)

LOCATION :

สถาบันสุขภาพเด็กแห่งชาติมหาราชินี
420/8 ถนนราชมารดา แขวงทุ่งพญาไท
เขตราชเทวี กรุงเทพมหานคร 10400

CLIENT :

กองทันตสาธารณสุขและทันตกรรม
80 พรรษา มหาราชินี
มูลนิธิโรงพยาบาลเด็ก

ARCHITECT :

จิรายุ พรหมดี รหัส 11944

INTERIOR :

จิรายุ พรหมดี รหัส 11944

ENGINEER :

STRUCTURAL ENGINEER :

พชรเทพ เขียวตะกุด รหัส 54050
พิชญ์พัฒน์ อรรณชัย รหัส 12008

ELECTRICAL ENGINEER :

ปริญญ์ บัวลาคาศ รหัส 5936

SANITARY ENGINEER :

ณัฐพล ประชาเสร์ รหัส 1816

MECHANICAL ENGINEER :

ณัฐพล ประชาเสร์ รหัส 3352

DRAWN : 999

CHECK : 999

JOB No : 999

DATE : 99/99/9999

SCALE : 1 : 100

SHOWING :

SINGLE LINE DIAGRAM
FOR DB , RISER DIAGRAM
AND LOAD SCHEDULE

EE-E2-01

ALL DESIGN AND DRAWING ARE
THE PROPERTY OF
S2 ALL Co.,Ltd.