



NOTE: ให้ผู้รับจ้างสำรวจ TC เดิมว่าเพียงพอสำหรับอุปกรณ์ที่เพิ่มมาหรือไม่
ถ้าไม่พอให้ผู้รับจ้างทำการขยายให้เพียงพอต่อความต้องการ

TELEPHONE DIAGRAM

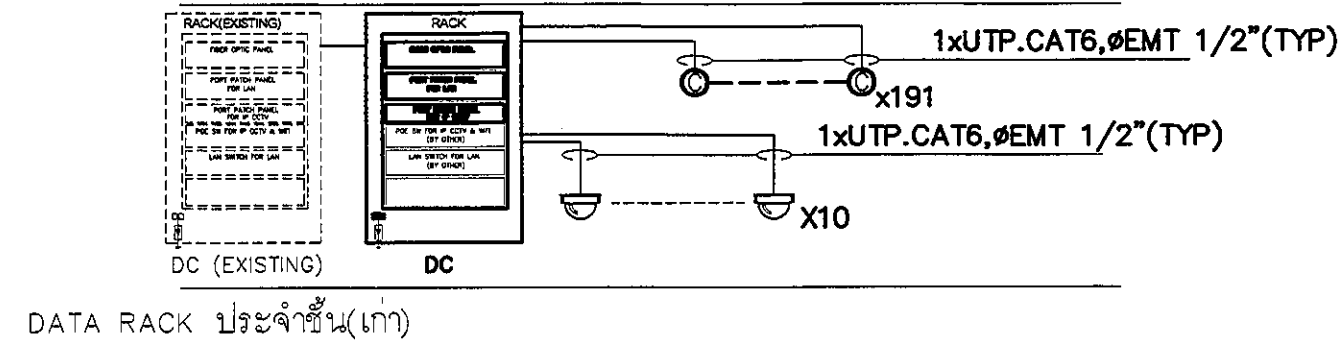

NOTE: ให้ผู้รับจ้างสำรวจ DATA RACK เดิมว่าเพียงพอสำหรับอุปกรณ์ที่เพิ่มมาหรือไม่
ถ้าไม่พอให้ผู้รับจ้างทำการขยายให้เพียงพอต่อความต้องการ

COMPUTER DIAGRAM

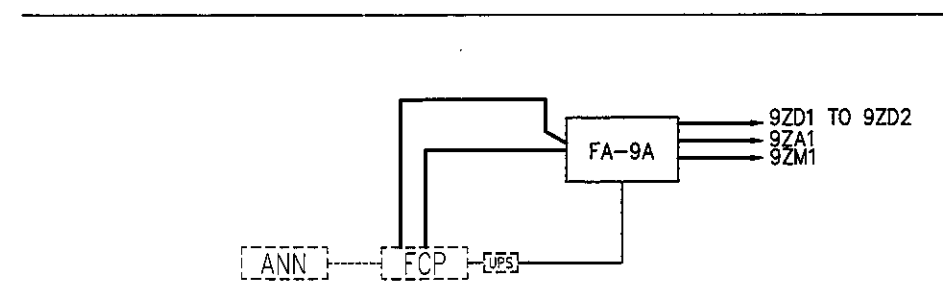

NOTE: ให้ผู้รับจ้างสำรวจและเชื่อมต่อกับตู้ FCP เดิม

FIRE ALARM RISER DIAGRAM

REVISION
NO. DESCRIPTION
1. 04/12/2563
2. 01/02/2564
3.
4.
5.
6.
7.
8.
9.



PROJECT :
โครงการพัฒนาระบบ
พื้นที่หอผู้ป่วย ๕.๑
และพื้นที่หอผู้ป่วย ๕.๑
ฝั่งตะวันออก
(ชั้น ๑-๓)

LOCATION :
สถานีสุราษฎร์ธานีท่าอากาศยาน
420/8 ถนนราชมรรค์ แขวงทุ่งพญาไท
เขตราชเทวี กรุงเทพมหานคร 10400
CLIENT :
กองทุนอาคารเฉลิมพระเกียรติ
80 พรรษา มหาวชิรา
มูลนิธิโรงพยาบาลเด็ก

ARCHITECT :
จิรายุ ทวีรัตน์ ภูมิล.11944

INTERIOR :
จิรายุ ทวีรัตน์ ภูมิล.11944

ENGINEER :
STRUCTURAL ENGINEER :
พชรพล เตชะกุล ภูมิล.54050
ศิริวัฒน์ อ่วมน้อย สส.12008

ELECTRICAL ENGINEER :
ปริญญ์ บัณฑิตกุล สส. 5936

SANITARY ENGINEER :
ณัฐพล ประชาเสถียร ภูมิล. 1816

MECHANICAL ENGINEER :
ณัฐพล ประชาเสถียร สส. 3352

DRAWN : 999
CHECK : 999
JOB No : 999

DATE : 99/99/9999
SCALE : 1 : 100

SHOWING :
TELEPHONE ,DATA ,CCTV
FIRE ALARM SYSTEM
RISER DIAGRAM

EE-E2-02

ALL DESIGN AND DRAWING ARE
THE PROPERTY OF
S2 ALL Co.,Ltd.