

REVISION

NO.	DESCRIPTION
1.	04/12/2563
2.	01/02/2564
3.	
4.	
5.	
6.	
7.	
8.	
9.	

S2

ALL

S2 all co.,Ltd.

PROJECT :

โครงการพัฒนาปรับปรุง
พื้นที่ห้องผู้ป่วย ล.9
และพื้นที่ห้องผู้ป่วย ล.9
ฝั่งตะวันออก
(ชั้น 9_NICU)

LOCATION :

สถาบันสุขภาพเด็กแห่งชาติมหาราชินี
420/8 ถนนราชมัย แร่ทุ่งพญาไท
เขตราชเทวี กรุงเทพมหานคร 10400

CLIENT :

กองทันตกรรมและทันตกรรม
80 พรรษา มหาวชิรา
มูลนิธิโรงพยาบาลเด็ก

ARCHITECT :

จิรายุ พรหมดี กสค.11944

INTERIOR :

จิรายุ พรหมดี กสค.11944

ENGINEER :

STRUCTURAL ENGINEER :
พรเทพ เวียงตะกูล ภย.54050
พิชญ์พนธ์ อารมย์ สค.12008

ELECTRICAL ENGINEER :
ปริญญ์ ปันศิริ สค.5936

SANITARY ENGINEER :
ณัฐพล ประจักษ์ สค.1816

MECHANICAL ENGINEER :
ณัฐพล ประจักษ์ สค.3352

DRAWN : 999

CHECK : 999

JOB No : 999

DATE : 99/99/9999

SCALE : NTS.

SHOWING :
TYPICAL DETAIL
AHU 3


AC-12

ALL DESIGN AND DRAWING ARE
THE PROPERTY OF
S2 ALL Co.,Ltd.

DDC CONTROL POINT SCHEDULE FOR AHU-3

ITEM	CONTROL POINT SCHEDULE				REMARK
	DO	DI	AO	AI	
DUCT SMOKE DETECTOR	-	2	-	-	
COOLING COIL VALVE CONTROL	-	-	2	-	
VARIABLE SPEED DRIVE	-	-	-	-	
DUCT TEMP TRANSMITTER	-	-	-	2	
DUCT HUMIDITY TRANSMITTER	-	-	-	-	
AIR FLOW SWITCH STATUS	-	2	-	-	
DUCT PRESSURE TRANSMITTER	-	-	-	-	
ON/OFF FUNCTION	3	3	-	-	
MOTORIZED DAMPER CONTROL ON/OFF	2	-	-	-	
ROOM HUMIDITY TRANSMITTER	-	-	-	4	
ROOM TEMP TRANSMITTER	-	-	-	4	
VAV BOX CONTROL	-	-	4	-	
SCR HEATER	-	-	4	-	
MOTORIZED DAMPER CONTROL PROPORTIONAL	-	-	-	-	
TOTAL	5	7	8	10	30

DDC CONTROLLER จะต้องสามารถแสดงผลการควบคุมได้ หน้าจออย่างน้อย 7"

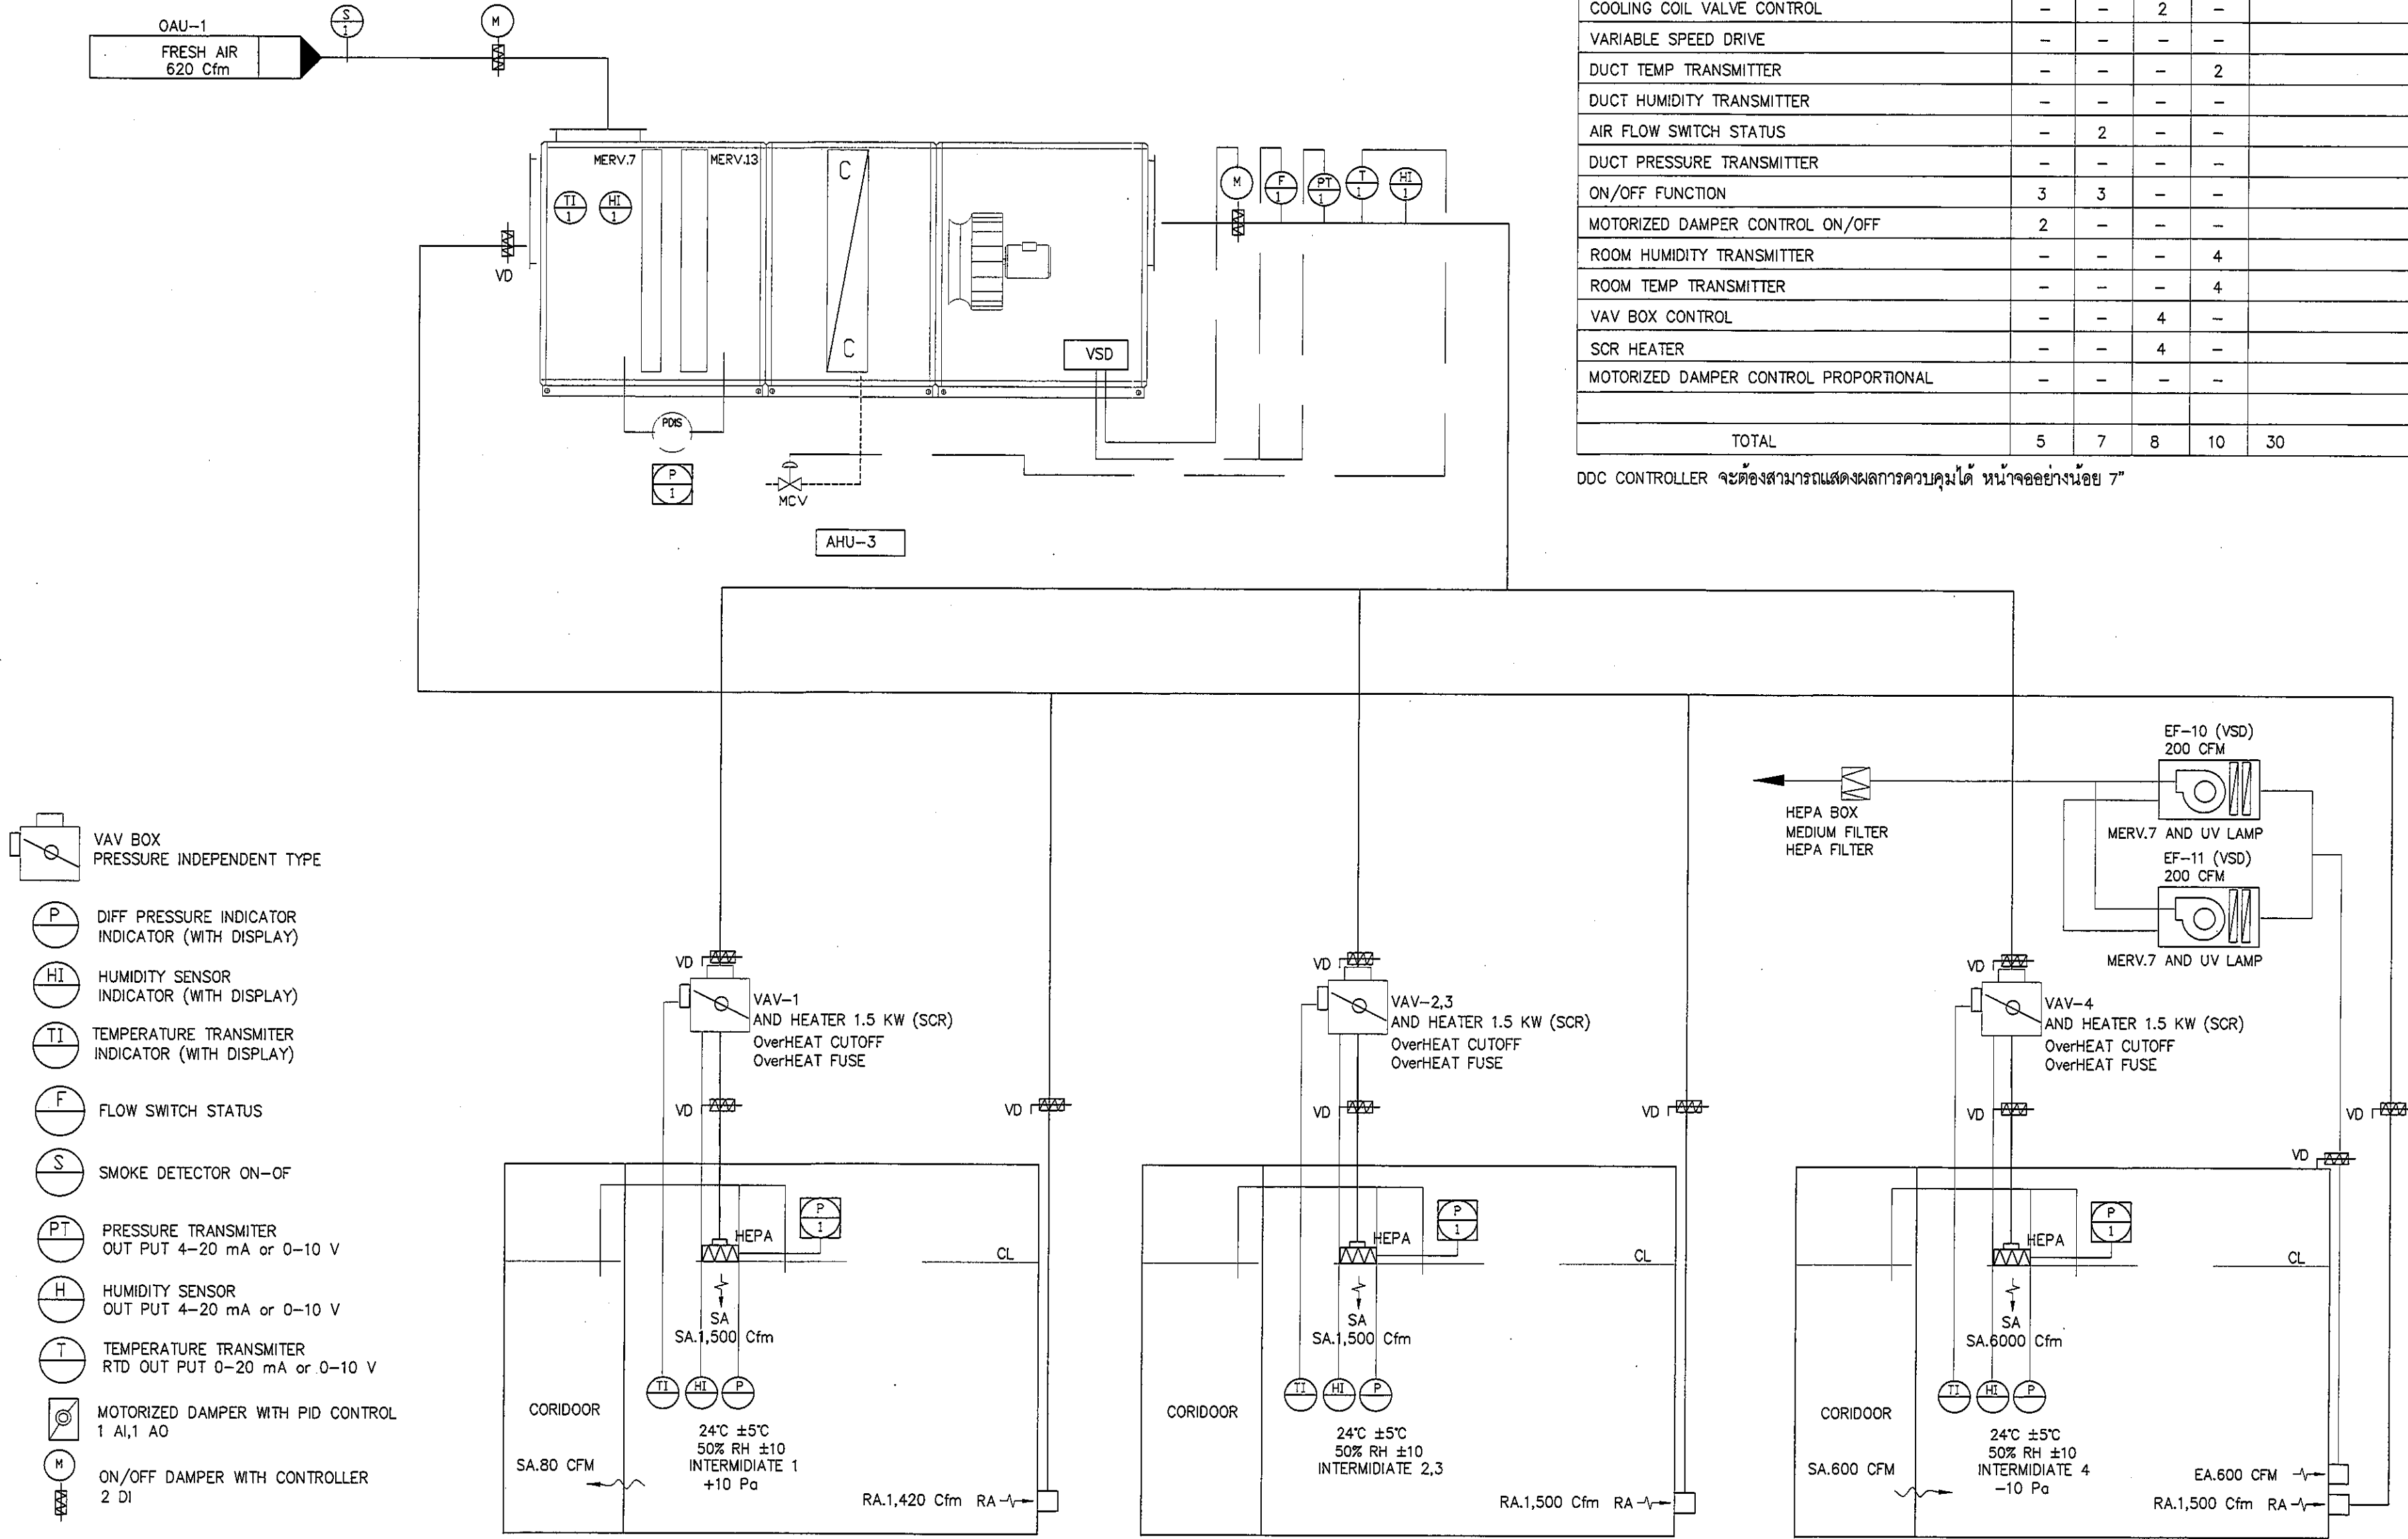

TYPICAL DETAIL AHU-3
SCALE NTS.